


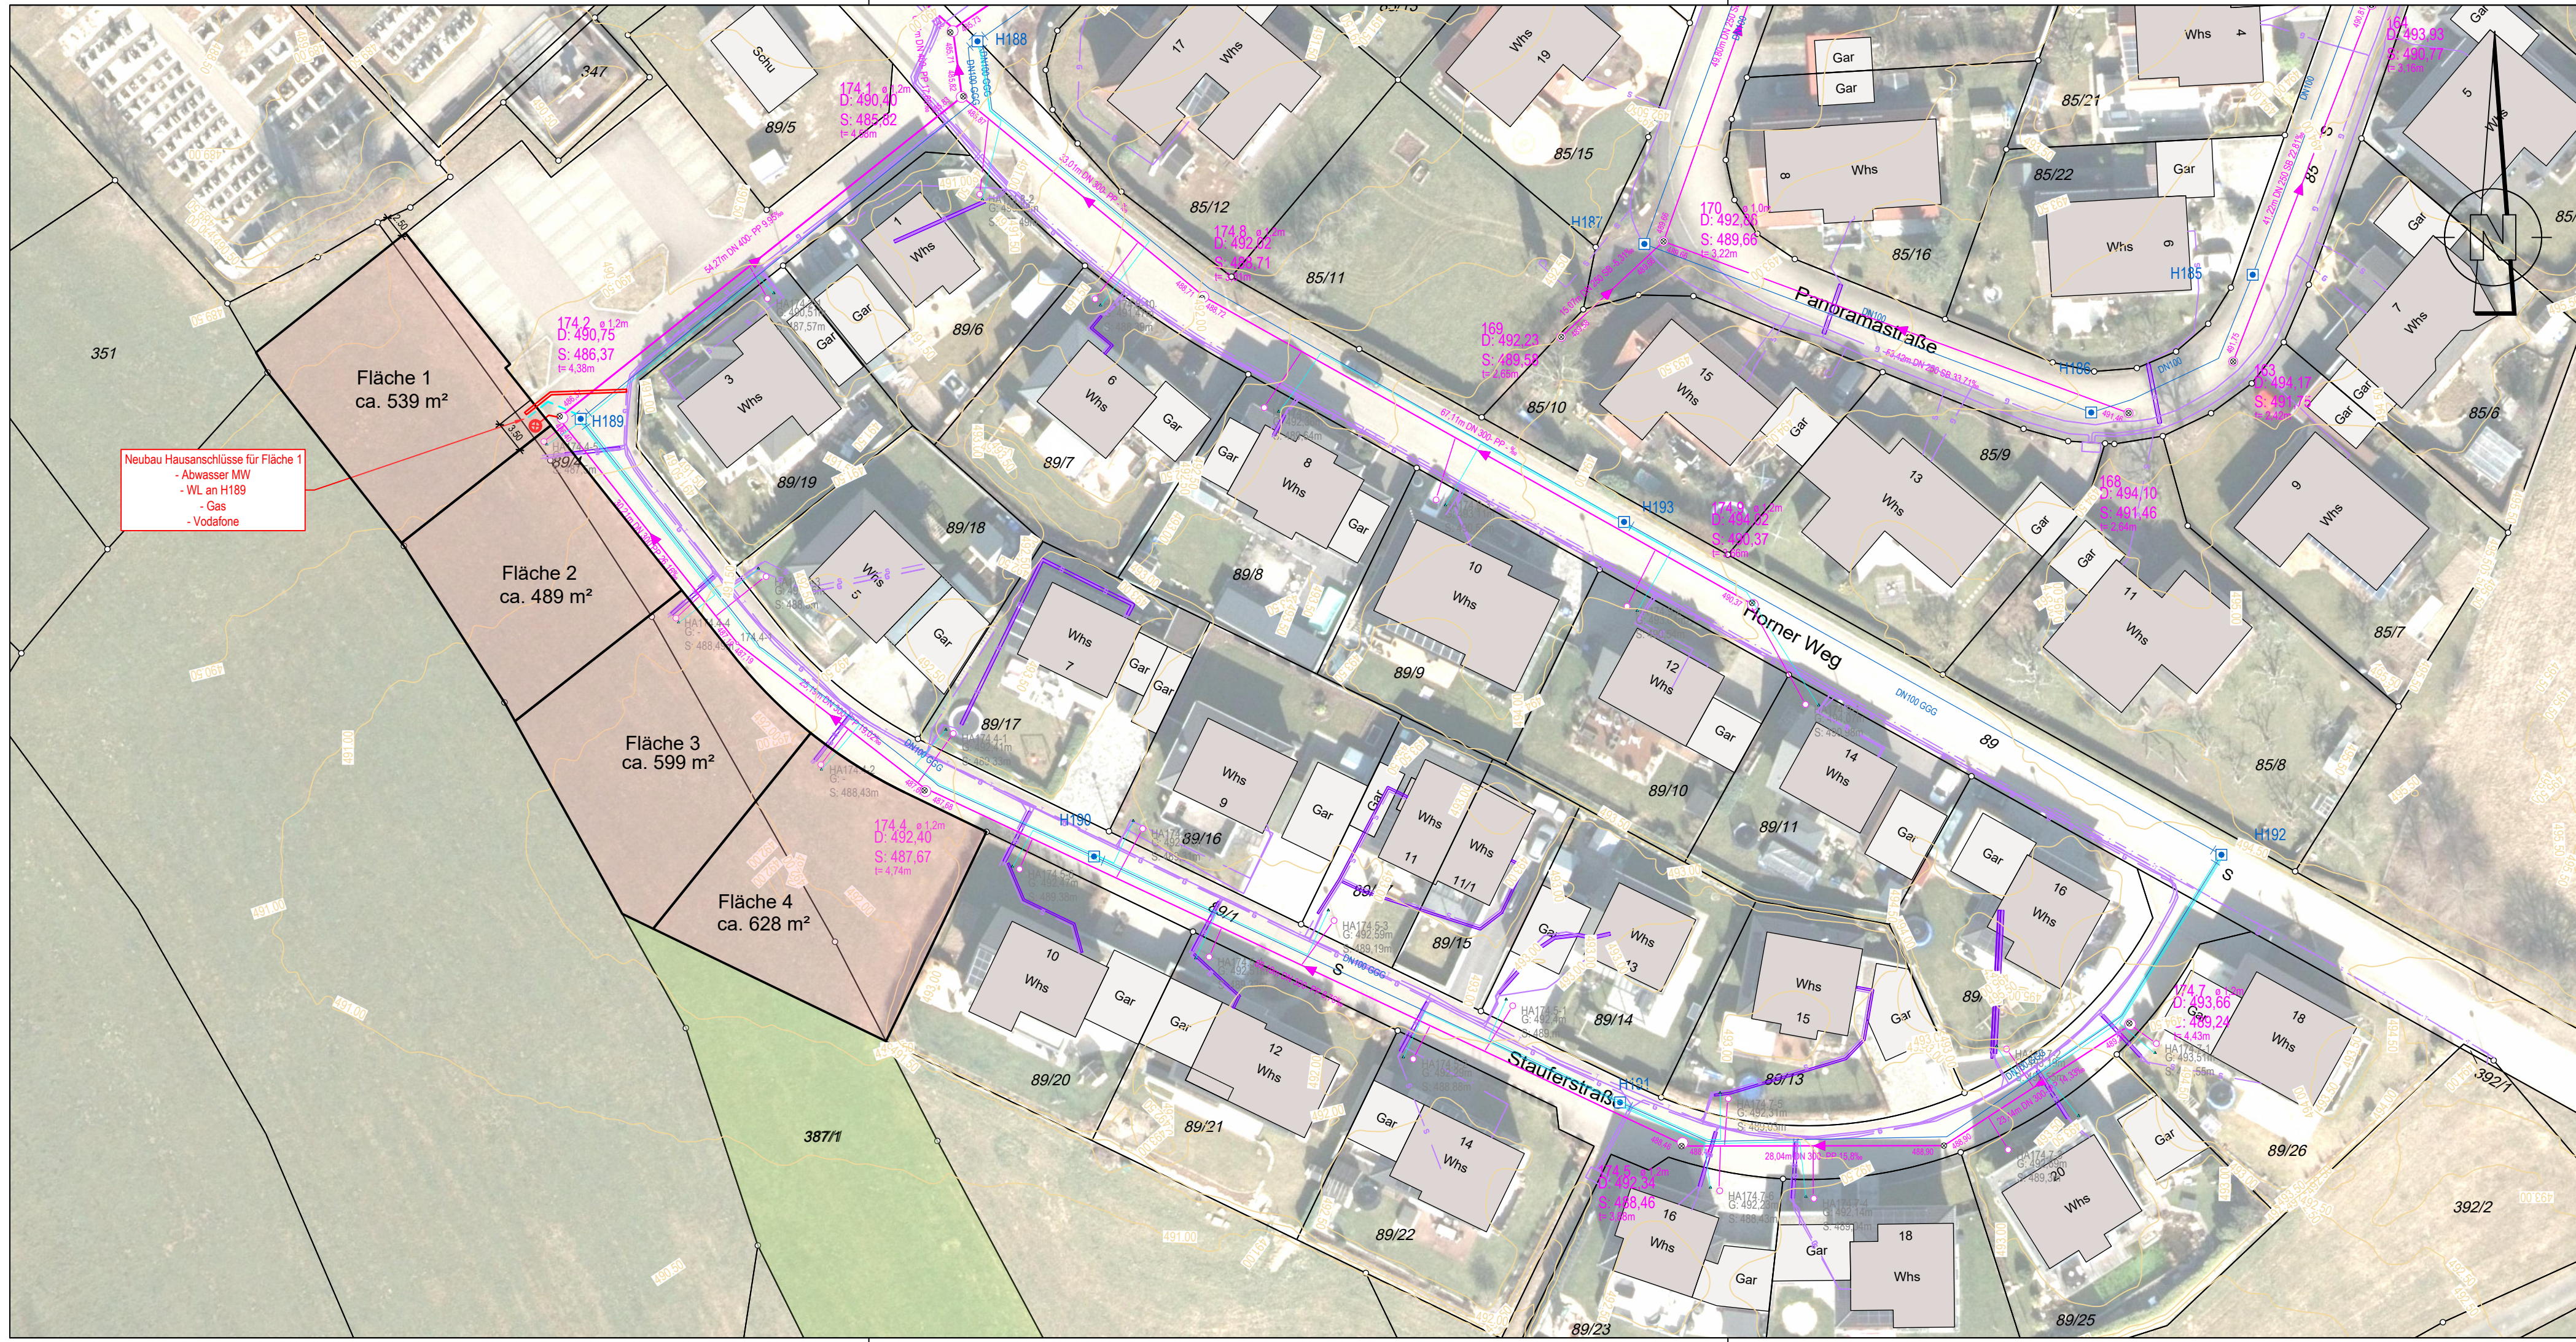

LEGENDE

46,83m DN 300 B 49,85%

1 D: 488,40m S: 485,67m

2 D: 488,20m S: 485,47m

H 12 DN100

DN100

vorhandene Straßenbeleuchtung der EnBW, digital erhalten Stand Juni 2025, für Lage und Vollständigkeit wird keine Gewähr übernommen.

Freileitung Erdkabel

vorhandene Stromleitungstrasse der EnBW, digital erhalten Stand Juni 2025, für Lage und Vollständigkeit wird keine Gewähr übernommen.

vorhandenes Kabel der Vodafone West GmbH, aus Bestandsplänen übernommen, Stand April 2026, Leitung ist nur nachrichtlich dargestellt, für Lage und Vollständigkeit wird keine Gewähr übernommen.



HINWEIS:
HAUSANSCHLUSSLEITUNGEN NICHT EINGEMESSEN

ANERKANNT DEN

VORABZUG

AUFTRAGGEBER GEMEINDE SCHECHINGEN

KREIS OSTALBKREIS
PROJEKTNR. SC25000 ANLAGE

BG "AM HORNER WEG" GRUNDERWERBSPLAN - GRUNDLAGENERMITTLUNG -

LAGEPLAN KWL, LEITUNGSTRÄGER

MASSSTAB 1 : 500 LAGESYSTEM ☐ GK ☒ UTM-ETRS89
HÖHENSYSTEM ☐ NN (DHHN12) ☐ NHN (DHHN92)
☐ NHN (DHHN2016)

PLANSTAND 22.05.2026 SJ

BEARBEITET Schmidt

VERMESSEN

FREIGEgeben

1. ÄNDERUNG
2. ÄNDERUNG
3. ÄNDERUNG
4. ÄNDERUNG
5. ÄNDERUNG
6. ÄNDERUNG



LKP Ingenieure GbR
Infrastruktur- und
Stadtplanung

Uhlandstraße 39
73557 Mutlangen
Telefon 07171 10447-0
post@lkp-ingenieure.de
www.lkp-ingenieure.de

ZEICHNUNG: P:\Schechingen\SC25000\Am Horner